



# MAPA DO CELÓW PROJEKTOWYCH

SKALA 1:500 dz. nr 2020/5, 1993 i in., ark. mapy zasad. 7.220.31.15.3.1

Obiekt: Klimatyczna

Jednostka ewidencyjna: 281803\_4 Miasto Gołdap

Obręb ewidencyjny: 0001 Gołdap

Wykonana dnia 12.12.2025 r. przez geodetę inż. Andrzeja Olszewskiego

Kierownik prac geodeta uprawniony Wanda Kuklewicz, nr upr. zaw. 14574

Mapa w układzie "2000/21", układ wysokości PL-EVRF2007-NH

Nr Rejestru Zgłoszeń GN.6640.2.623.2025 Nr ks. zam. 209/2025

Nie wyklucza się istnienia w terenie innych nie wskazanych na niniejszej mapie urządzeń podziemnych,

które nie były zgłoszone do inwentaryzacji powykonawczej zgodnie z art. 27 ustawy z dnia 17 maja 1989 r.

Prawo geodezyjne i kartograficzne (tj. Dz.U. z 2024 r. poz. 1151).

Obowiązkiem inwestora (wykonawcy) jest zgłoszenie przed zasypianiem wszelkich urządzeń podziemnych

celem inwentaryzacji powykonawczej.

Wykonanie niniejszej mapy nie było poprzedzone ustaleniami dot. ewentualnych służebności gruntowych

obciążających grunty położone w granicach projektowanej inwestycji budowlanej.

Dane w zakresie ewidencji gruntów wniesiono z numerycznej mapy ewidencji gruntów i budynków udostępnionej

przez PODGiK w Gołdapi, bez prawnego ustalenia granic.

Mapę sporządzono na podstawie materiałów archiwalnych ODGiK w Gołdapi, bazy danych mapy zasadniczej

i pomiaru aktualizacyjnego z dnia 12.12.2025 r.

GEODETA  
inż. Andrzej Olszewski


GEODETA UPRAWNIONY  
nr upr. zaw. 14574  
Wanda Kuklewicz  
19-500 Gołdap, ul. Reymonta 15  
tel. 87 615 08 80

Ja, inżynier geodeta uprawniony, oświadczam, że niniejsza mapa jest zgodna z danymi z bazy danych mapy zasadniczej i pomiaru aktualizacyjnego z dnia 12.12.2025 r. w Gołdapi, ul. Reymonta 15, tel. 87 615 08 80.

GEODETA  
inż. Andrzej Olszewski



Kier. ST SN/nN nr 04-1588  
Gołdap Tętnia, S<sub>n</sub>=160kVA  
Obw. nN nr 4, kier. ZK nr 1283  
Istn. sieć elektroenergetyczna nN:  
YAKXS 4x240mm<sup>2</sup>, L=175m

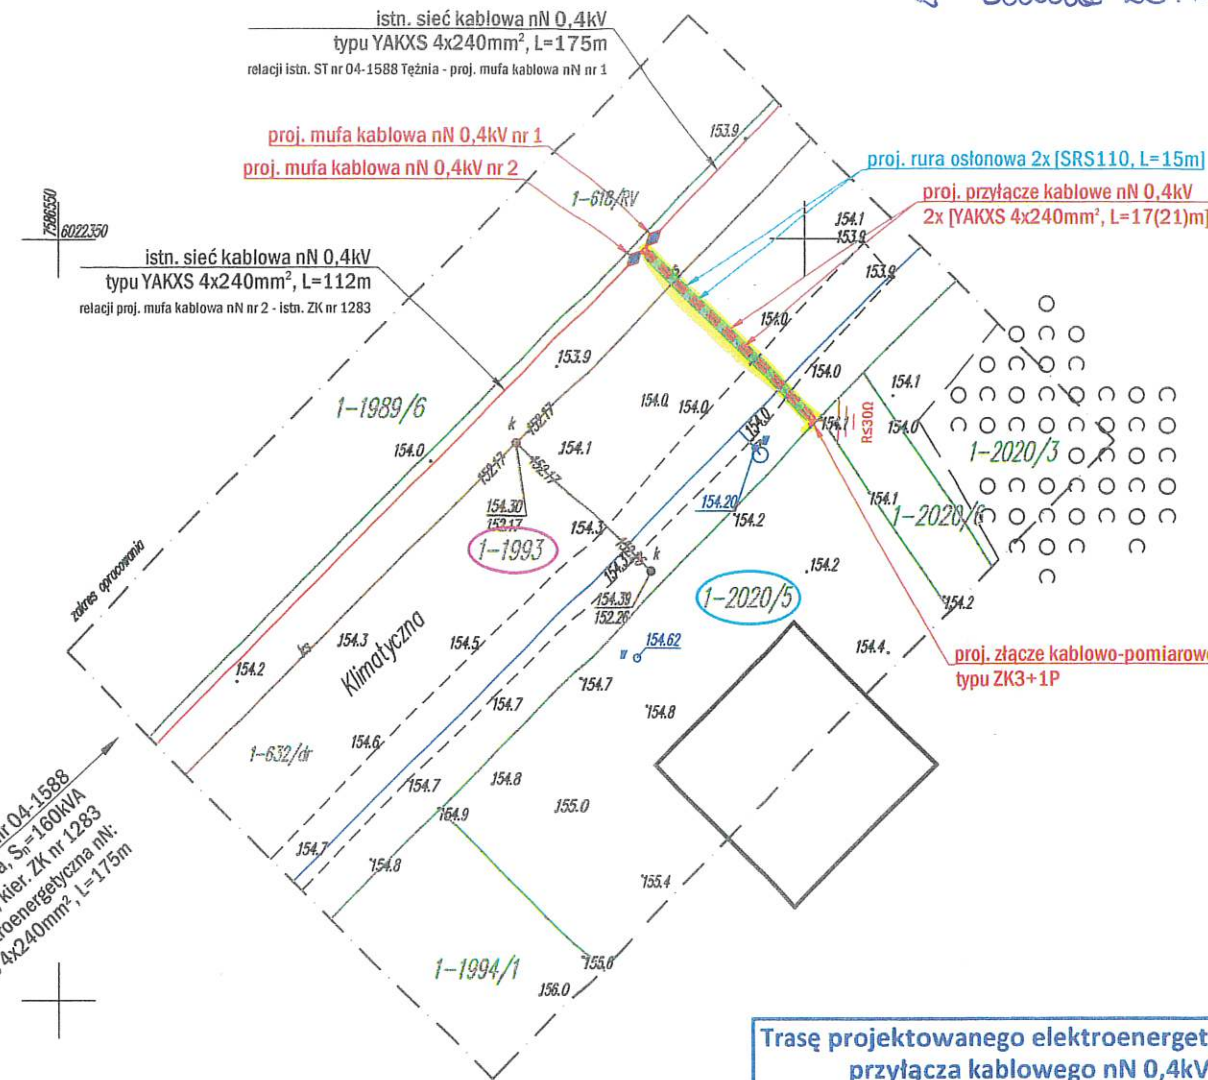

Trasę projektowanego elektroenergetycznego  
przyłącza kablowego nN 0,4kV  
uzgodniono bez uwag

PGE Dystrybucja S.A.  
Oddział Białystok  
Rejon Energetyczny Elk

Krysiewicz  
Tomasz  
11503224

Elektronicznie podpisany  
przez Krysiewicz Tomasz  
11503224  
Data: 2025.12.22 09:43:46  
+01'00'

|                                                                                                                                                                                      |                                                                                                                  |                                     |                                                           |
|--------------------------------------------------------------------------------------------------------------------------------------------------------------------------------------|------------------------------------------------------------------------------------------------------------------|-------------------------------------|-----------------------------------------------------------|
| Zakład Instalacji Elektrycznych MONTER Zdzisław Kornyszko<br>ul. Aleksandry Piłsudskiej 9A/22, 16-400 Suwałki, NIP: 844-103-65-34<br>tel.: 532-532-002, e-mail: monter.zie@gmail.com |                                                                                                                  |                                     |                                                           |
|                                                                                                                                                                                      | OBIEKT PRZYŁĄCZANY:<br>budynek mieszkalny jednorodzinny, dz. nr 2020/5                                           |                                     |                                                           |
|                                                                                                                                                                                      | ADRES INWESTYCJI:<br>obręb nr 0001 Gołdap, ul. Klimatyczna, gm. Gołdap, dz. nr 1993                              |                                     |                                                           |
| INWESTOR:<br>PGE Dystrybucja S.A.<br>z siedzibą w Lublinie<br>ul. Garbarska 21A<br>20-340 Lublin                                                                                     | NAZWA RYSUNKU:<br>Budowa elektroenergetycznego przyłącza kablowego nN 0,4kV<br>- PROJEKT ZAGOSPODAROWANIA TERENU |                                     |                                                           |
|                                                                                                                                                                                      | SKALA<br>1:500                                                                                                   | DATA OPRACOWANIA<br>GRUDZIEŃ 2025r. | WARUNKI PRZYŁĄCZENIA<br>25-B4/WP/01873 z dn. 24.04.2025r. |
| PROJEKTOWAŁ:<br>mgr inż. Jarosław Wysocki<br>upr. bud. nr: PDL/0107/PWBE/25<br>nr ewid. POIIB: PDL/IE/0054/25                                                                        | Podpis Projektanta:<br>                                                                                          |                                     |                                                           |
| WSPÓŁPRACA:<br>Katarzyna Mroziewicz                                                                                                                                                  | Podpis:<br>                                                                                                      |                                     |                                                           |
|                                                                                                                                                                                      | UMOWA<br>UMR/DYS/OB/RR4/13961/2025/WY<br>z dnia 20-10-2025r.                                                     |                                     |                                                           |
|                                                                                                                                                                                      |                                                                                                                  | BRANŻA<br>IE                        | RYŚ. NR<br>2                                              |



Lotyżnik nr 5 do Longjenn  
nr 374/2024 Biuro Inżynierii  
z dnia 20.10.2024

# MAPA DO CELÓW PROJEKTOWYCH

SKALA 1:500 dz. nr 282/7, 282/8 i in. ark. mapy zasad. 7.220.32.23.2.4

Obiekt: Galwiecie

Jednostka ewidencyjna: 281803\_5 Gmina Goldap

Obwód ewidencyjny: 0006 Galwiecie

Wykonana dnia 29.12.2025 r. przez geodetę inż. Andrzeja Olszewskiego

Kierownik prac geodeta uprawniony Wanda Kukiewicz, nr upr. zaw. 14574

Mapa w układzie "2000/21", układ wysokości PL-EVRF2007-NH

Nr Rejestru Zgłoszeń GN.6640.2.639.2025 Nr ks. zam. 216/2025

Nie wyklucza się istnienia w terenie innych nie wskazanych na niniejszej mapie urządzeń podziemnych, które nie były zgłoszone do inwentaryzacji powykonawczej zgodnie z art. 27 ustawy z dnia 17 maja 1989 r. Prawo geodezyjne i kartograficzne (t.j. Dz.U. z 2024 r. poz. 1151).

Obowiązkiem inwestora (wykonawcy) jest zgłoszenie przed zasypaniem wszelkich urządzeń podziemnych celem inwentaryzacji powykonawczej.

Wykonanie niniejszej mapy nie było poprzedzone ustaleniami dot. ewentualnych służebności gruntowych obciążających grunty położone w granicach projektowanej inwestycji budowlanej.

Dane w zakresie ewidencji gruntów wniesiono z numerycznej mapy ewidencji gruntów i budynków udostępnionej przez PODGiK w Goldapi, bez prawnego ustalenia granic.

Mapę sporządzono na podstawie materiałów archiwalnych ODGiK w Goldapi, bazy danych mapy zasadniczej i pomiaru aktualizacyjnego z dnia 23.12.2025 r.

GEODETA

inż. Andrzej Olszewski

GEODETA UPRAWNIENY

nr upr. zaw. 14574

Wanda Kukiewicz


19-100 Goldap, Ewidencja 15

tel. 71 715 08 20

Ja, inżynier Andrzej Olszewski, niniejszym oświadczam, że mapa została wykonana zgodnie z przepisami ustawy z dnia 17 maja 1989 r. Prawo geodezyjne i kartograficzne (t.j. Dz.U. z 2024 r. poz. 1151) oraz przepisami wykonawczymi do niej. Mapa została sporządzona na podstawie materiałów archiwalnych ODGiK w Goldapi, bazy danych mapy zasadniczej i pomiaru aktualizacyjnego z dnia 23.12.2025 r.

GEODETA

inż. Andrzej Olszewski

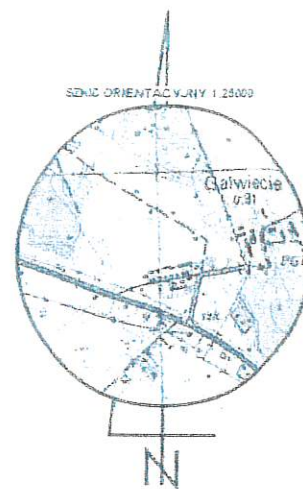


Użytkownik: Urząd Kartograficzny  
KLASYFIKACJA GRUNTÓW  
Andrzej Olszewski  
19-100 Goldap, Osiedle Młodych 7/23  
Pracownia: ul. Żeromskiego 6A  
tel. 607 115 419 (87) 015 70 54  
REGON: 141641703, NIP: 780-115-0820

istn. słup nN typu RK-10/ŻN nr 10  
proj. ograniczniki przepięć nN  
proj. rozłącznik słup. nN (3P+N)

proj. rura osłonowa DVR110, L=6m

kier. ST SN/nN nr 04-1393  
Obw. nN nr 4, kier. tor. 60m  
istn. sieć elektroenergetyczna nN:  
4x AL50mm<sup>2</sup>, L=290m

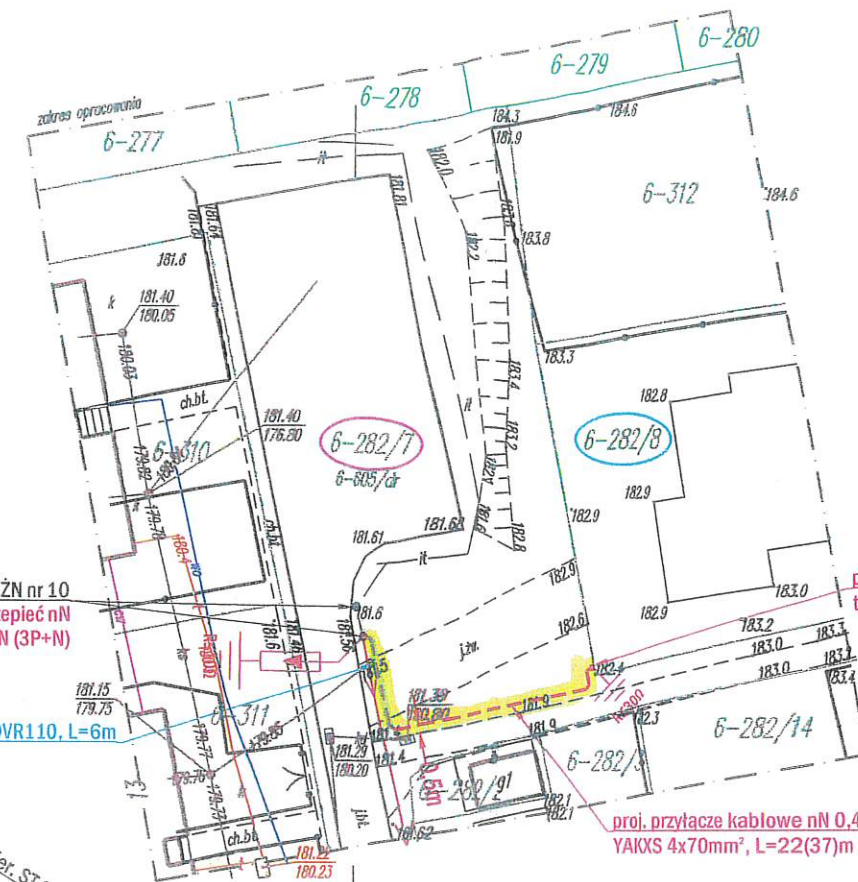

proj. złącze kablowo-pomiarowe  
typu ZK1+1P

Trasę projektowanego elektroenergetycznego  
przyłącza kablowego nN 0,4kV  
uzgodniono bez uwag



PGE Dystrybucja S.A.  
Oddział Białystok  
Rejon Energetyczny Elk

Krysiewicz  
Tomasz 11503224

Elektronicznie podpisany przez  
Krysiewicz Tomasz 11503224  
Data: 2026.01.20 07:19:35  
+01'00'

Zakład Instalacji Elektrycznych MONTER Zdzisław Kornyszko  
ul. Aleksandry Piłsudskiej 9A/22, 16-400 Suwałki, NIP: 844-103-65-34  
tel.: 532-532-002, e-mail: monter.zie@gmail.com

|                                                                                                              |                                                                                                                  |                                    |                                                                                               |
|--------------------------------------------------------------------------------------------------------------|------------------------------------------------------------------------------------------------------------------|------------------------------------|-----------------------------------------------------------------------------------------------|
|                                                                                                              | OBIEKT PRZYŁĄCZANY:<br>budynek mieszkalny, dz. nr 282/8                                                          |                                    |                                                                                               |
|                                                                                                              | ADRES INWESTYCJI:<br>obwód nr 0006 Galwiecie, gm. Goldap, dz. nr 282/7                                           |                                    |                                                                                               |
| INWESTOR:<br>PGE Dystrybucja S.A.<br>z siedzibą w Lublinie<br>ul. Garbarska 21A<br>20-340 Lublin             | NAZWA RYSUNKU:<br>Budowa elektroenergetycznego przyłącza kablowego nN 0,4kV<br>- PROJEKT ZAGOSPODAROWANIA TERENU |                                    |                                                                                               |
| PROJEKTOWAŁ:<br>mgr inż. Jarosław Wysocki<br>upr. bud. nr: PDL0107/PWBE/25<br>nr ewid. POIIB: PDL/IE/0004/25 | SKALA<br>1:500                                                                                                   | DATA OPRACOWANIA<br>STYCZEŃ 2026r. | WARUNKI PRZYŁĄCZENIA<br>25-B4/WP/01388 z dn. 02.04.2025r.                                     |
| WSPÓŁPRACA:<br>Katarzyna Mroziewicz                                                                          | Podpis Projektanta:<br>                                                                                          | Podpis:<br>                        | UMOWA<br>UMR/DYS/OB/RR/4/13961/2025/WY<br>z dnia 20-10-2025r.<br>BRANŻA<br>IE<br>RYS. NR<br>2 |

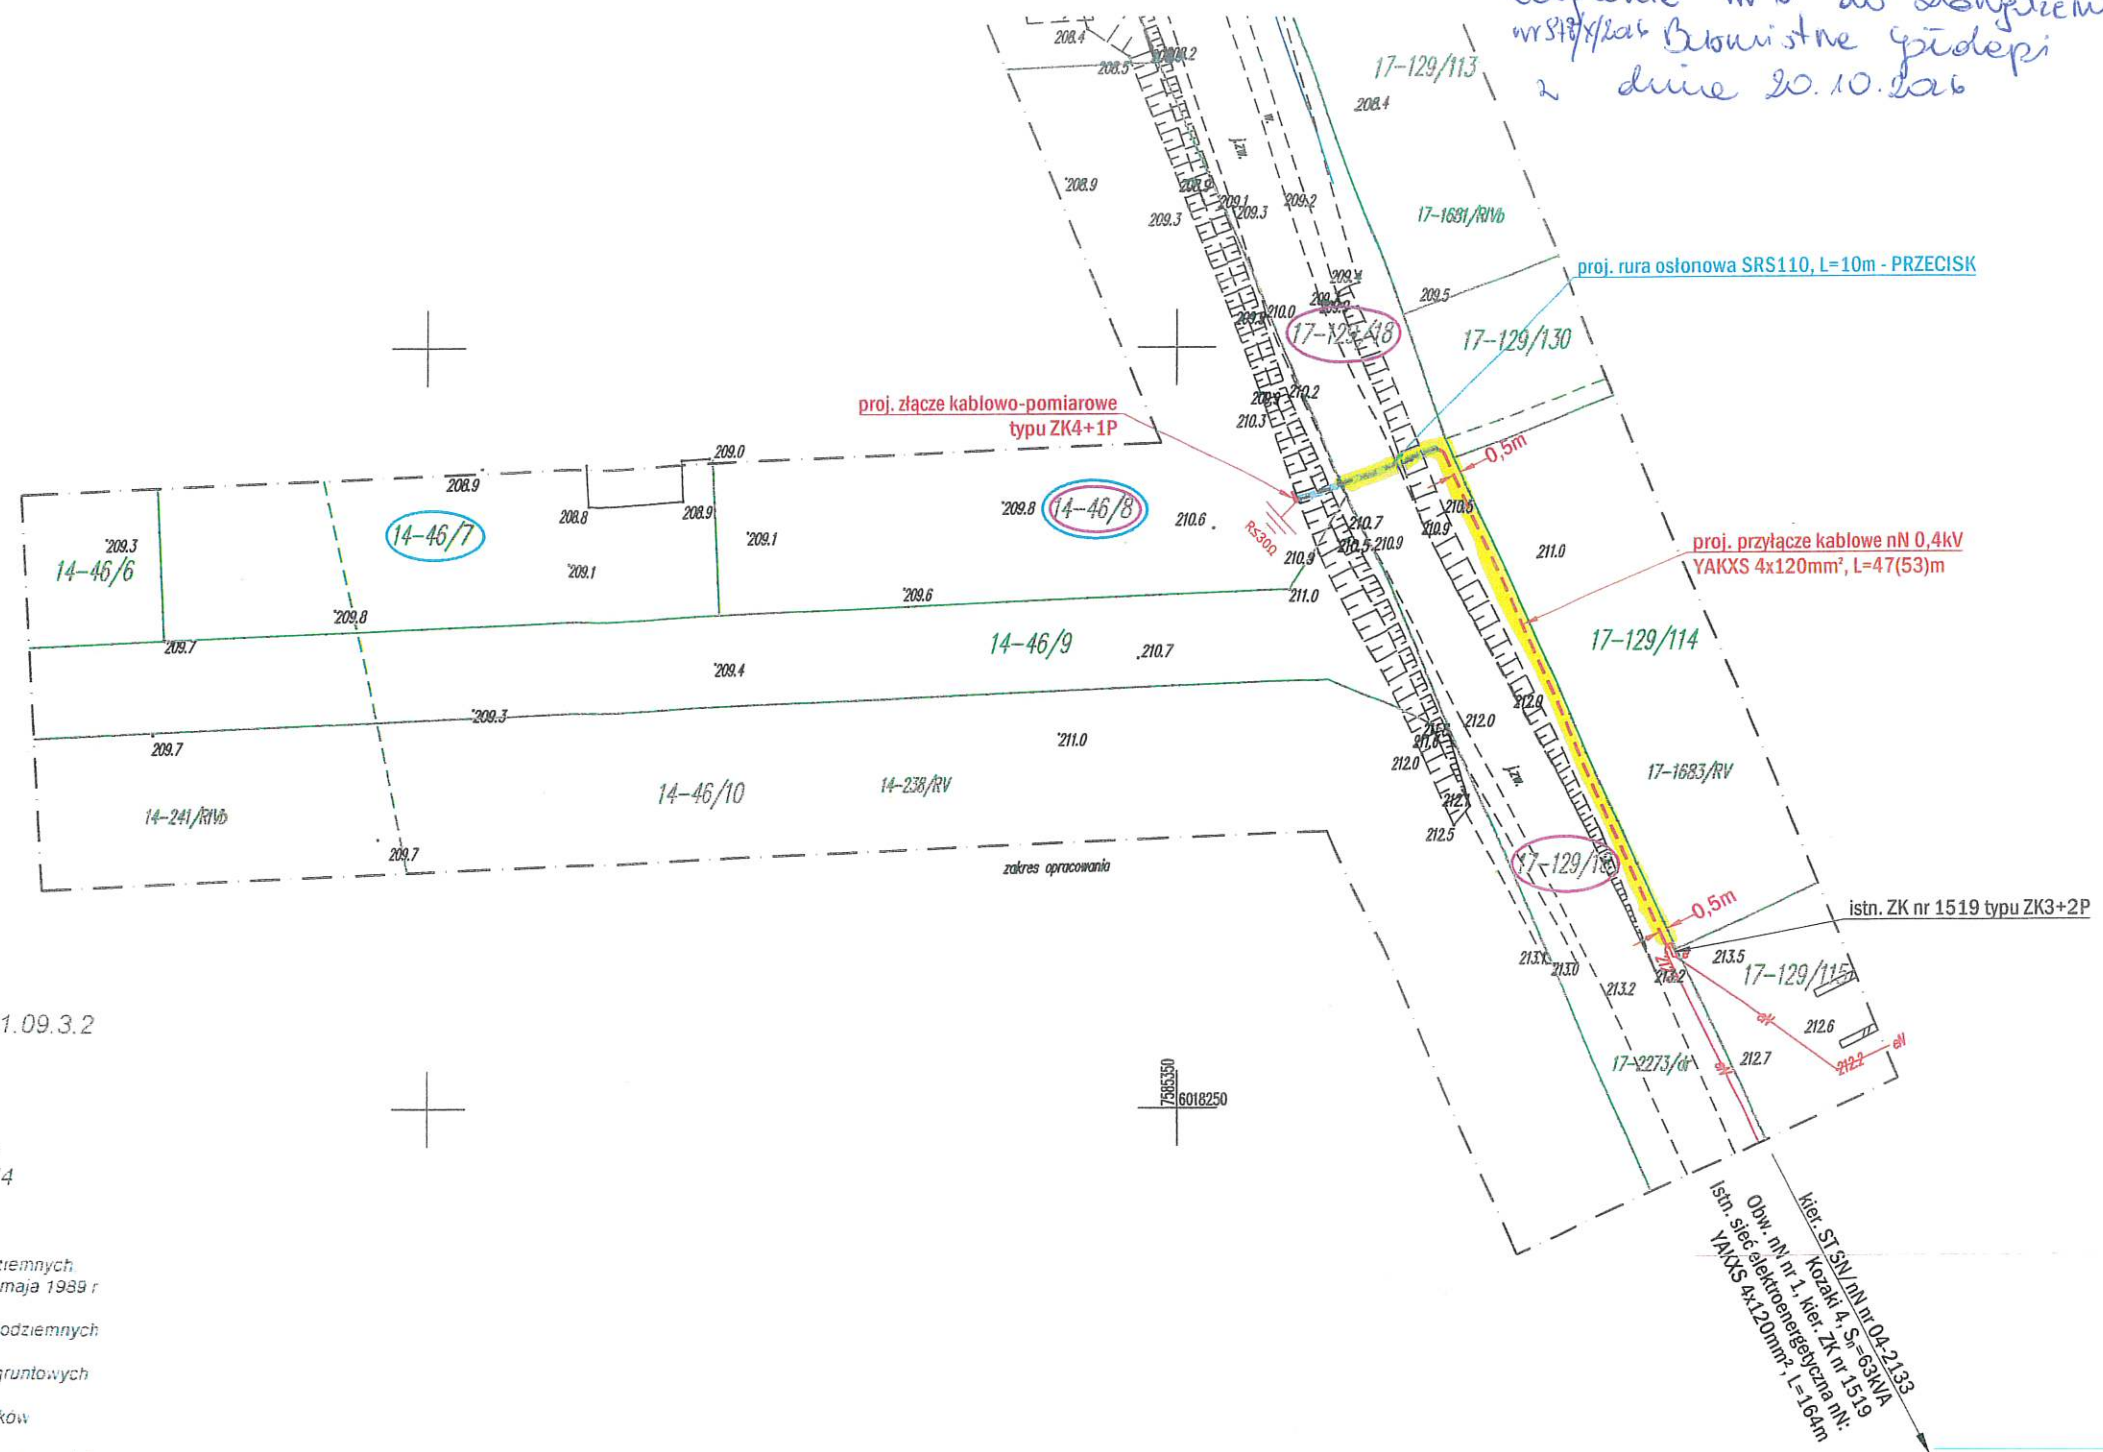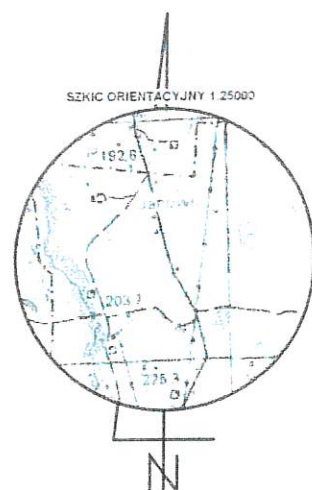

## MAPA DO CELÓW PROJEKTOWYCH

SKALA 1:500 dz. nr 46/7, 46/8 i in. ark. mapy zasad. 7.219.31.09.3.2

Obiekt: Konikowo

Jednostka ewidencyjna: 281803\_5 Gmina Goldap

Obwód ewidencyjny: 0014 Konikowo

Wykonana dnia 16.01.2026 r. przez geodetę inż. Andrzeja Olszewskiego

Kierownik prac geodeta uprawniony Wanda Kukiewicz, nr upr. zaw. 14574

Mapa w układzie "2000/21", układ wysokości PL-EVRF2007-NH

Nr Rejestru Zgłoszeń GN.6640.2.20.2026 Nr ks. zam. 14/2026

Nie wyklucza się istnienia w terenie innych nie wskazanych na niniejszej mapie urządzeń podziemnych, które nie były zgłoszone do inwentaryzacji powykonawczej zgodnie z art. 27 ustawy z dnia 17 maja 1989 r. Prawo geodezyjne i kartograficzne (t.j. Dz.U. z 2024 r. poz. 1151)

Obowiązkiem inwestora (wykonawcy) jest zgłoszenie przed zasypaniem wszelkich urządzeń podziemnych celem inwentaryzacji powykonawczej

Wykonanie niniejszej mapy nie było poprzedzone ustaleniami dot. ewentualnych służebności gruntowych obciążających grunty położone w granicach projektowanej inwestycji budowlanej.

Dane w zakresie ewidencji gruntów wniesiono z numerycznej mapy ewidencji gruntów i budynków udostępnionej przez PODGIK w Goldapi, bez prawnego ustalenia granic

Mapę sporządzono na podstawie materiałów archiwalnych ODGIK w Goldapi, bazy danych mapy zasadniczej i pomiaru aktualizacyjnego z dnia 15.01.2026 r.

GEODETA

inż. Andrzej Olszewski

GEODETA W ZAWIĄZANIU

19.01.2026 r.

19.01.2026 r.

Jestem świadomy odpowiedzialności karnej za złożenie fałszywego oświadczenia. Oświadczam, że moje zgłoszenie zostało dokonane zgodnie z art. 27 ustawy z dnia 17 maja 1989 r. Prawo geodezyjne i kartograficzne (t.j. Dz.U. z 2024 r. poz. 1151) i nie jest ono przedmiotem inwentaryzacji powykonawczej. Wykonano przez: inż. Andrzeja Olszewskiego, kierownika prac geodeta uprawnionego Wanda Kukiewicz, nr upr. zaw. 14574. Zgłoszenie mapy do celów projektowych otrzymało pozytywną opinię weryfikacji protokołu w dniu 16.01.2026 r.

Usługi Geodezyjno-Kartograficzne

KLASFIKACJA GRUNTOWA

Andrzej Olszewski

Pracownia ul. Żołnierska 68A

tel. 602 115 414 187 115 414 187

GEODETA

inż. Andrzej Olszewski

Trasę projektowanego elektroenergetycznego przyłącza kablowego nN 0,4kV uzgodniono bez uwag

PGE Dystrybucja S.A.  
Oddział Białystok  
Rejon Energetyczny Ełk


Krysiewicz  
Tomasz  
11503224

Elektronicznie podpisany  
przez Krysiewicz Tomasz  
11503224  
Data: 2026.02.17 13:02:55  
+01'00'

Zakład Instalacji Elektrycznych MONTER Zdzisław Kornyszko  
ul. Aleksandry Piłsudskiej 9A/22, 16-400 Suwałki, NIP: 844-103-65-34  
tel.: 532-532-002, e-mail: biuro@ZIE-MONTER.pl

|                                                                                                               |                                                                                                                          |                                                               |
|---------------------------------------------------------------------------------------------------------------|--------------------------------------------------------------------------------------------------------------------------|---------------------------------------------------------------|
|                                                                                                               | OBIEKT PRZYŁĄCZANY:<br>budynek jednorodzinny, dz. nr 46/7, 46/8                                                          |                                                               |
|                                                                                                               | ADRES INWESTYCJI:<br>obwód nr 0017 Kozaki, gm. Goldap, dz. nr 129/18,<br>obwód nr 0014 Konikowo, gm. Goldap, dz. nr 46/8 |                                                               |
| INWESTOR:<br>PGE Dystrybucja S.A.<br>z siedzibą w Lublinie<br>ul. Garbarska 21A<br>20-340 Lublin              | NAZWA RYSUNKU:<br>Budowa elektroenergetycznego przyłącza kablowego nN 0,4kV<br>- PROJEKT ZAGOSPODAROWANIA TERENU         |                                                               |
| PROJEKTOWAŁ:<br>mgr inż. Jarosław Wysocki<br>upr. bud. nr: PDL/0107/PWBE/25<br>nr ewid. POIIB: PDL/IE/0054/25 | SKALA<br>1:500                                                                                                           | WARUNKI PRZYŁĄCZENIA<br>25-B4/WP/04506 z dn. 19.09.2025r.     |
| WSPÓŁPRACA:<br>Katarzyna Mroziwicz                                                                            | Podpis Projektanta:<br>                                                                                                  | UMOWA<br>UMR/DYS/OB/RR/4/13961/2025/WY<br>z dnia 20-10-2025r. |
|                                                                                                               | Podpis:<br>                                                                                                              | BRANŻA<br>IE                                                  |
|                                                                                                               |                                                                                                                          | RYS. NR<br>2                                                  |

Zatwierdził: *mgr inż. Jarosław Wysocki*  
mgr inż. Jarosław Wysocki  
2. luty 2026 r.

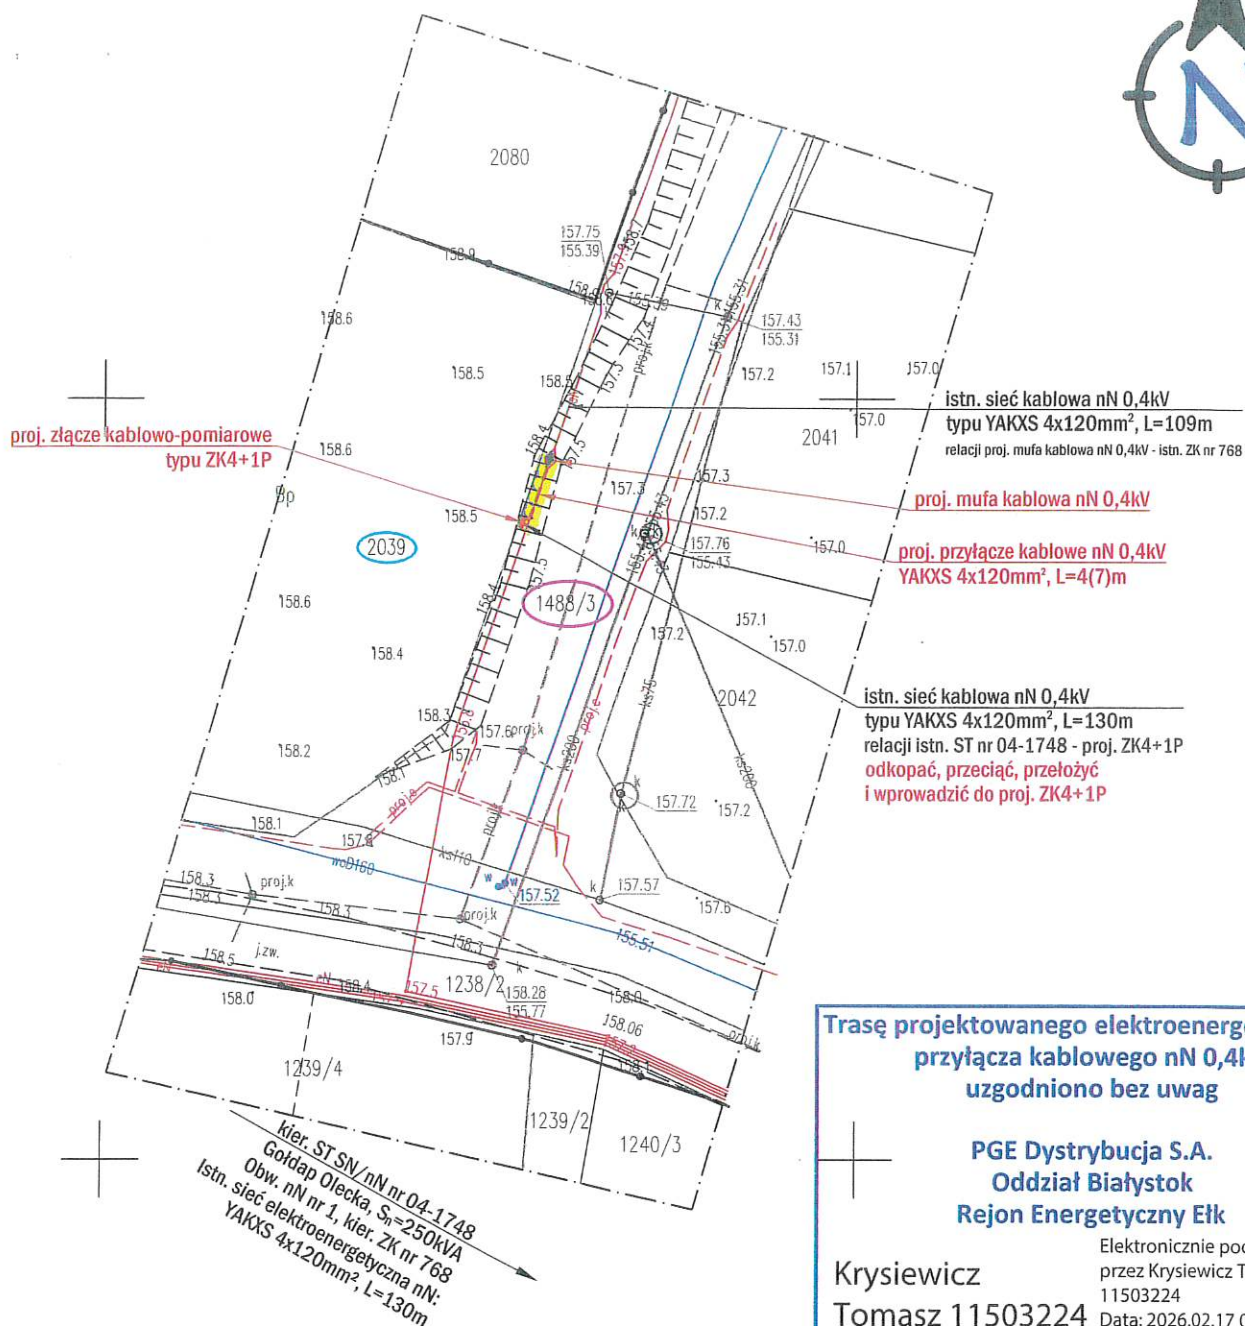

**Trasę projektowanego elektroenergetycznego przyłącza kablowego nN 0,4kV uzgodniono bez uwag**

**PGE Dystrybucja S.A.  
Oddział Białystok  
Rejon Energetyczny Elk**

Krysiewicz  
Tomasz 11503224

Elektronicznie podpisany  
przez Krysiewicz Tomasz  
11503224  
Data: 2026.02.17 07:23:28  
+01'00'

Licencja mapy zasadniczej nr:  
GN.6642.6.2026\_2818\_CL2

Nazwa organu wydającego licencję:  
Starosta Gołdapski

Licencjodawca:  
Grupa EPL sp. z o. o.  
ul. Gen. W. Andersa 62, 15-113 Białystok  
NIP: 966-215-12-34

Mapa zasadnicza w postaci wektorowej  
SKALA 1:500  
Data wykonania kopii: 08.01.2026r.

Określenie obszaru/objektu do którego  
odnosi się licencja:  
- obręb ewidencyjny: 0002 Gołdap 2  
- jednostka ewidencyjna: gmina Gołdap  
- powiat gołdapski

**Zakład Instalacji Elektrycznych MONTER Zdzisław Kornyszko**  
ul. Aleksandry Piłsudskiej 9A/22, 16-400 Suwałki, NIP: 844-103-65-34  
tel.: **532-532-002**, e-mail: **biuro@ZIE-MONTER.pl**



OBIEKT PRZYŁĄCZANY:

budynek mieszkalny, dz. nr 2039

ADRES INWESTYCJI:

obręb nr 0002 Gołdap 2, gm. miasto Gołdap, dz. nr 1488/3

INWESTOR:

PGE Dystrybucja S.A.  
z siedzibą w Lublinie  
ul. Garbarska 21A  
20-340 Lublin

NAZWA RYSUNKU:

Budowa elektroenergetycznego przyłącza kablowego nN 0,4kV  
- PROJEKT ZAGOSPODAROWANIA TERENU

SKALA

1:500

DATA OPRACOWANIA

LUTY 2026r.

WARUNKI PRZYŁĄCZENIA

25-B4/WP/00605 z dn. 14.02.2025r.

PROJEKTOWAŁ:

mgr inż. Jarosław Wysocki  
upr. bud. nr: PDL/0107/PWBE/25  
nr ewid. POIB: PDL/IE/0054/25

Podpis Projektanta:

*[Signature]*

WSPÓŁPRACA:

Katarzyna Mroziewicz

Podpis:

*[Signature]*

UMOWA  
UMR/DYS/OB/RR4/03050/2025/WY  
z dnia 10-03-2025r.


BRANŻA

IE

RYŚ. NR

2

Zatwierdził nr 8 do Zonowania  
nr 878/2024 Burmistrz Gódnego  
z dnia 20.10.2026r.

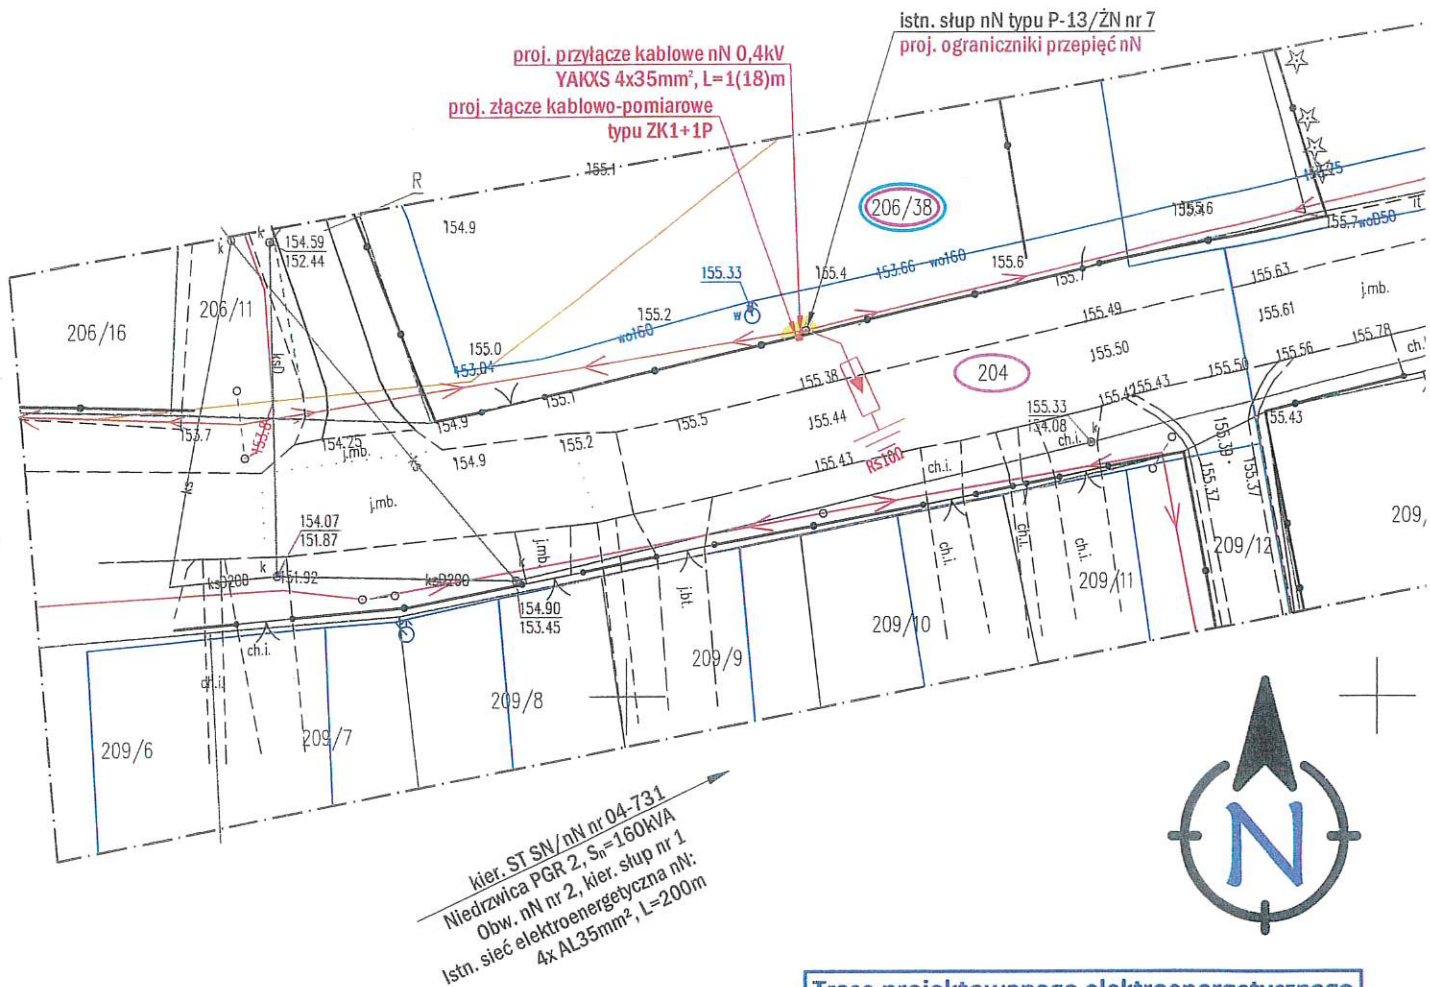

**Trasę projektowanego elektroenergetycznego przyłącza kablowego nN 0,4kV uzgodniono bez uwag**

**PGE Dystrybucja S.A.**  
**Oddział Białystok**  
**Rejon Energetyczny Etk**

Krysiewicz  
Tomasz  
11503224

Elektronicznie podpisany  
przez Krysiewicz Tomasz  
11503224  
Data: 2026.02.25 09:22:56  
+01'00'


Licencja mapy zasadniczej nr:  
GN.6642.772.2025\_2818\_CL2

Nazwa organu wydającego licencję:  
Starosta Gódnego

Licencjobiorca:  
Grupa EPL sp. z o. o.  
ul. Gen. W. Andersa 62, 15-113 Białystok  
NIP: 966-215-12-34

Mapa zasadnicza w postaci wektorowej  
SKALA 1:500  
Data wykonania kopii: 22.12.2025r.

Określenie obszaru/obiektu do którego odnosi się licencja:  
- obręb ewidencyjny: 0001 Bałupiany  
- jednostka ewidencyjna: gmina Gódnego  
- powiat gódnego
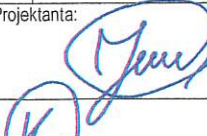
|                                                                                                                                                                                                                                     |                                                                                                                         |                                                                     |                                                                  |
|-------------------------------------------------------------------------------------------------------------------------------------------------------------------------------------------------------------------------------------|-------------------------------------------------------------------------------------------------------------------------|---------------------------------------------------------------------|------------------------------------------------------------------|
| <b>Zakład Instalacji Elektrycznych MONTER Zdzisław Kornyszko</b><br>ul. Aleksandry Piłsudskiej 9A/22, 16-400 Suwałki, NIP: 844-103-65-34<br>tel.: 532-532-002, e-mail: <a href="mailto:biuro@ZIE-MONTER.pl">biuro@ZIE-MONTER.pl</a> |                                                                                                                         |                                                                     |                                                                  |
|                                                                                                                                                  | <b>OBIEKT PRZYŁĄCZANY:</b><br>wiatra, teren rekreacyjny, dz. nr 206/38                                                  |                                                                     |                                                                  |
|                                                                                                                                                                                                                                     | <b>ADRES INWESTYCJI:</b><br>Niedzwica, obręb nr 0001 Bałupiany, gm. Gódnego, dz. nr 206/38, 204                         |                                                                     |                                                                  |
| <b>INWESTOR:</b><br>PGE Dystrybucja S.A.<br>z siedzibą w Lublinie<br>ul. Garbarska 21A<br>20-340 Lublin                                                                                                                             | <b>NAZWA RYSUNKU:</b><br>Budowa elektroenergetycznego przyłącza kablowego nN 0,4kV<br>- PROJEKT ZAGOSPODAROWANIA TERENU |                                                                     |                                                                  |
|                                                                                                                                                                                                                                     | <b>SKALA</b><br>1:500                                                                                                   | <b>DATA OPRACOWANIA</b><br>LUTY 2026r.                              | <b>WARUNKI PRZYŁĄCZENIA</b><br>25-B4/WP/04727 z dn. 26.09.2025r. |
| <b>PROJEKTOWAŁ:</b><br>mgr inż. Jarosław Wysocki<br>upr. bud. nr: PDL/0107/PWBE/25<br>nr ewid. POIB: PDL/IE/0054/25                                                                                                                 | <b>Podpis Projektanta:</b><br>     |                                                                     |                                                                  |
| <b>WSPÓŁPRACA:</b><br>Katarzyna Mroziewicz                                                                                                                                                                                          | <b>Podpis:</b><br>                 | <b>UMOWA</b><br>UMR/DYS/OB/RR4/03050/2025/WY<br>z dnia 10-03-2025r. |                                                                  |
|                                                                                                                                                                                                                                     |                                                                                                                         | <b>BRANŻA</b><br>IE                                                 | <b>RYŚ. NR</b><br>2                                              |

Dotyczy m. 9 do Lądowania  
m. 511/2006 Burmistrz Głogów  
z dnia 20.10.2020

|                      |                                                                                                                                                                                                                    |                  |
|----------------------|--------------------------------------------------------------------------------------------------------------------------------------------------------------------------------------------------------------------|------------------|
| JEDNOSTKA PROJEKTOWA | <b>KComplex</b> , ul. Kopernika 9 lok. 9; 15-377 B-stok<br><a href="http://www.KComplex.pl">www.KComplex.pl</a> , tel. 504 596 455, 504 596 466                                                                    |                  |
| INWESTOR             | PGE Dystrybucja S.A. z siedzibą w Lublinie; ul. Garbarska 21 A, 20-340 Lublin<br>adres do korespondencji: PGE Dystrybucja S.A. Oddział Białystok z siedzibą w Białymstoku,<br>ul. Elektryczna 13, 15-950 Białystok |                  |
| PROJEKT              | Budowa przyłącza elektroenergetycznego SN (15kV) i nn (0,4kV) do zasilania<br>działki 510/80 w m. Głogów, gm. m. Głogów                                                                                            |                  |
| ADRES                | m. Głogów, gm. m. Głogów, pow. głoński, woj. maz.,<br>dz. nr 512 obręb Głogów 2, jedn. ewid. gm. m. Głogów                                                                                                         |                  |
| NAZWA RYSUNKU        | Projekt zagospodarowania terenu (służebność przesyłu dla dz. 512)                                                                                                                                                  | Nr rys 1         |
| ETAP PROJEKTU        | ZAWARCIE SŁUŻEBNOŚCI PRZESYŁU                                                                                                                                                                                      | skala 1:500      |
| BRANŻA               | ELEKTRYCZNA                                                                                                                                                                                                        | 04.2026          |
| PROJEKTANT           | MICHAŁ KAŻMIERZAK                                                                                                                                                                                                  | PDL/0094/PWOE/15 |
| WSPÓŁPRACA           | ŁUKASZ BABIŃSKI                                                                                                                                                                                                    |                  |

Obszar pod służebność przesyłu dla dz. nr 512  
obrab Głogów 2: 61m<sup>2</sup>

- kable w jednym wykopie - 22m<sup>2</sup> w tym:
  - kabel YAKXS 4x120mm<sup>2</sup> - dł. 17,5m;
  - 3x kabel XRUHAKXS 1x120mm<sup>2</sup> 12/20kV - dł. 17,5m;
- kabel YAKXS 4x120mm<sup>2</sup> - dł. 30,9m; 30,9m<sup>2</sup>;
- 3x kabel XRUHAKXS 1x120mm<sup>2</sup> 12/20kV - dł. 3,9m; 3,9m<sup>2</sup>;
- napowietrzna słupowa stacja transformatorowa - 2m<sup>2</sup> w tym:
  - kabel YAKXS 4x120mm<sup>2</sup> - dł. 0,5m;
  - 3x kabel XRUHAKXS 1x120mm<sup>2</sup> 12/20kV - dł. 0,5m;
- słup energetyczny SN - 2m<sup>2</sup> w tym:
  - 3x kabel XRUHAKXS 1x120mm<sup>2</sup> 12/20kV - dł. 0,5m;
- złącze kablowo-pomiarowe nN - 0,2m<sup>2</sup> w tym:
  - kabel YAKXS 4x120mm<sup>2</sup> - dł. 0,2m;

## LEGENDA

- proj. kabel en. SN
- proj. kabel en. nn
- proj. złącze kablowe nn
- proj. napowietrzna słupowa stacja trafo SN/nn
- proj. rura ochronna
- oznaczenie numeru działki, po której przebiega proj. inwestycja
- zakres obszaru pod służebność przesyłu

proj. napowietrzna słupowa stacja transformatorowa SN/nn 15/0,4kV

- +proj. ogr. przepięć np. ASM 15
- +proj. głowica zewnętrzna POLT-24D/1X0
- +proj. Ru ≤ 1,14 Ω
- +zacisk z rozkiem do zakładania uziemień np. SEW 20.31

projektowany kabel SN( 15kV) typu:

- 3 x XRUHAKXS 12/20kV 1x120mm<sup>2</sup>; dł. 20(45)m
- relacja: istn. st. SN nr 37 - proj. ST 15/0,4kV

istn. st. SN nr 37/P-12/4,3  
-rozbiórka

projektowany słup SN:

- proj. st. 37/O-12/15
- +proj. rozłącznik typu: SRUN-24 odm. "D"
- +ogr. przepięć np. ASM 15 (OPSPE-WI)
- +proj. głowica zewnętrzna POLT-24D/1X0+osłona
- +proj. Rus 1,98 Ω

proj. r. ochr.  
-dł. 11m (SRS 110)

proj. r. ochr.  
-dł. 5m (SRS 160)


proj. kabel nn (0,4kV) typu:  
-YAKXS 4x120mm<sup>2</sup>, dł. 50(65)m  
rel. proj. ST - proj. ZK4+TL

istn. kabel energetyczny nn - nieczynny  
- oznaczyć geodezyjnie jako nieczynny

proj. r. ochr.  
-dł. 9m (DVK 110)

Wymiana istn. ZK 669 (ZK3+1TL)  
proj. ZK4+TL

istn. YAKXS 4x120mm<sup>2</sup>, dł. 119(126)m,  
rel. istn. ZK 668 - istn. ZK 669

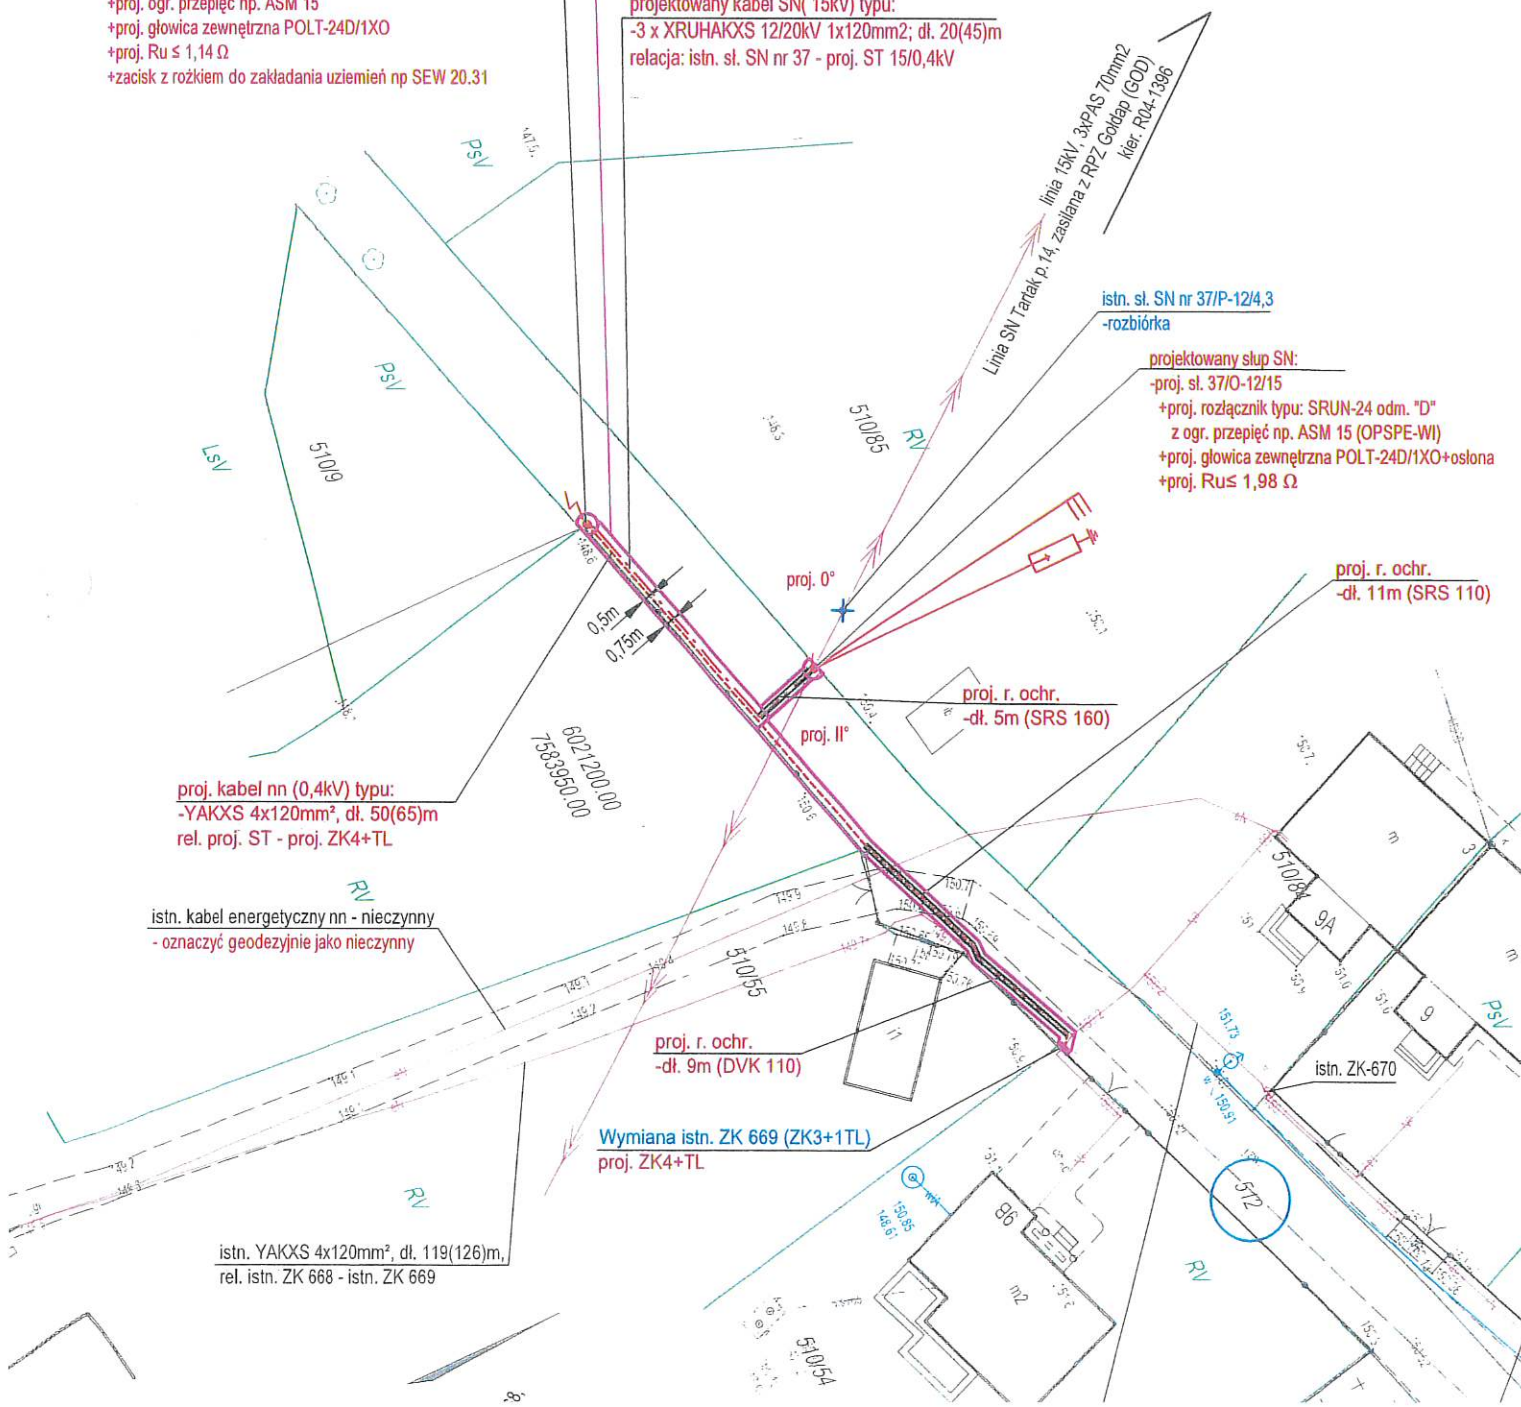

Lotywnik w 10 do Longieria  
w 37/1/2016 Bronistne pialopi  
z dnia 20.10.2016.

# MAPA DO CELÓW PROJEKTOWYCH

SKALA 1:500 dz. nr 2022/1, 2022/5 1993 i m., ark. mapy zasad 7 220 31 15 3 3

Obiekt: Klimatyczna

Jednostka ewidencyjna: 281803\_4 Miasto Goldap

Obwód ewidencyjny: 0001 Goldap

Wykonana dnia 19.06.2026 r. przez geodetę inż. Andrzeja Olszewskiego

Kierownik prac geodeta uprawniony Wanda Kukiewicz nr upr. zaw. 14574

Mapa w układzie "2000/21" układ wysokości PL-EVRF2007-NH

Nr Rejestru Zgłoszeń GN 6640 2 222 2026 Nr ks. zam. 90/2026

Na wydruku nie istnieją w terenie innych nie wskazanych na planie mapie urządzeń podziemnych, które nie były zgłoszone do inwentaryzacji powykonawczej zgodnie z art. 27 ustawy z dnia 17 maja 1989 r. Prawo geodetyczne i kartograficzne (t.j. Dz.U. z 2024 r. poz. 1151).

Obowiązkiem inwestora (wykonawcy) jest zgłoszenie przed rozpoczęciem wykopów urządzeń podziemnych do inwentaryzacji powykonawczej.

Wykonanie niniejszej mapy nie było poprzedzone ustaleniami dot. ewentualnych przeszkód gruntowych.

Obowiązkiem inwestora (wykonawcy) jest zgłoszenie przed rozpoczęciem wykopów urządzeń podziemnych do inwentaryzacji powykonawczej.

Dane w zakresie ewidencji gruntów wpisano z numeracyjnej mapy ewidencji gruntów i budynków w dostępną przez PDRGK w Goldapi, bez prawnego ustalania granic.

Mapę sporządzono na podstawie materiałów archiwalnych PDRGK w Goldapi, bazy danych mapy zasadniczej i pomiaru aktualnego z dnia 19.06.2026 r.



kier. ST-SN nN nr 04-1588  
Goldap Techn. S<sub>p</sub> = 160kVA  
Obw. nN nr 4, kier. ZK nr 1283  
Istn. sieć elektroenergetyczna nN:  
YAKXS 4x240mm<sup>2</sup>, L=856m

GEODETA

inż. Andrzej Olszewski

GEODETA UPRAWNIONY


Wanda Kukiewicz

nr upr. zaw. 14574

Instytut Geodezyjno-Kartograficzny  
KLASYFIKACJA GRUNTÓW  
Andrzej Olszewski  
Klasyfikacja gruntów i budynków  
na podstawie danych PDRGK w Goldapi  
z dnia 19.06.2026 r.

GEODETA

inż. Andrzej Olszewski

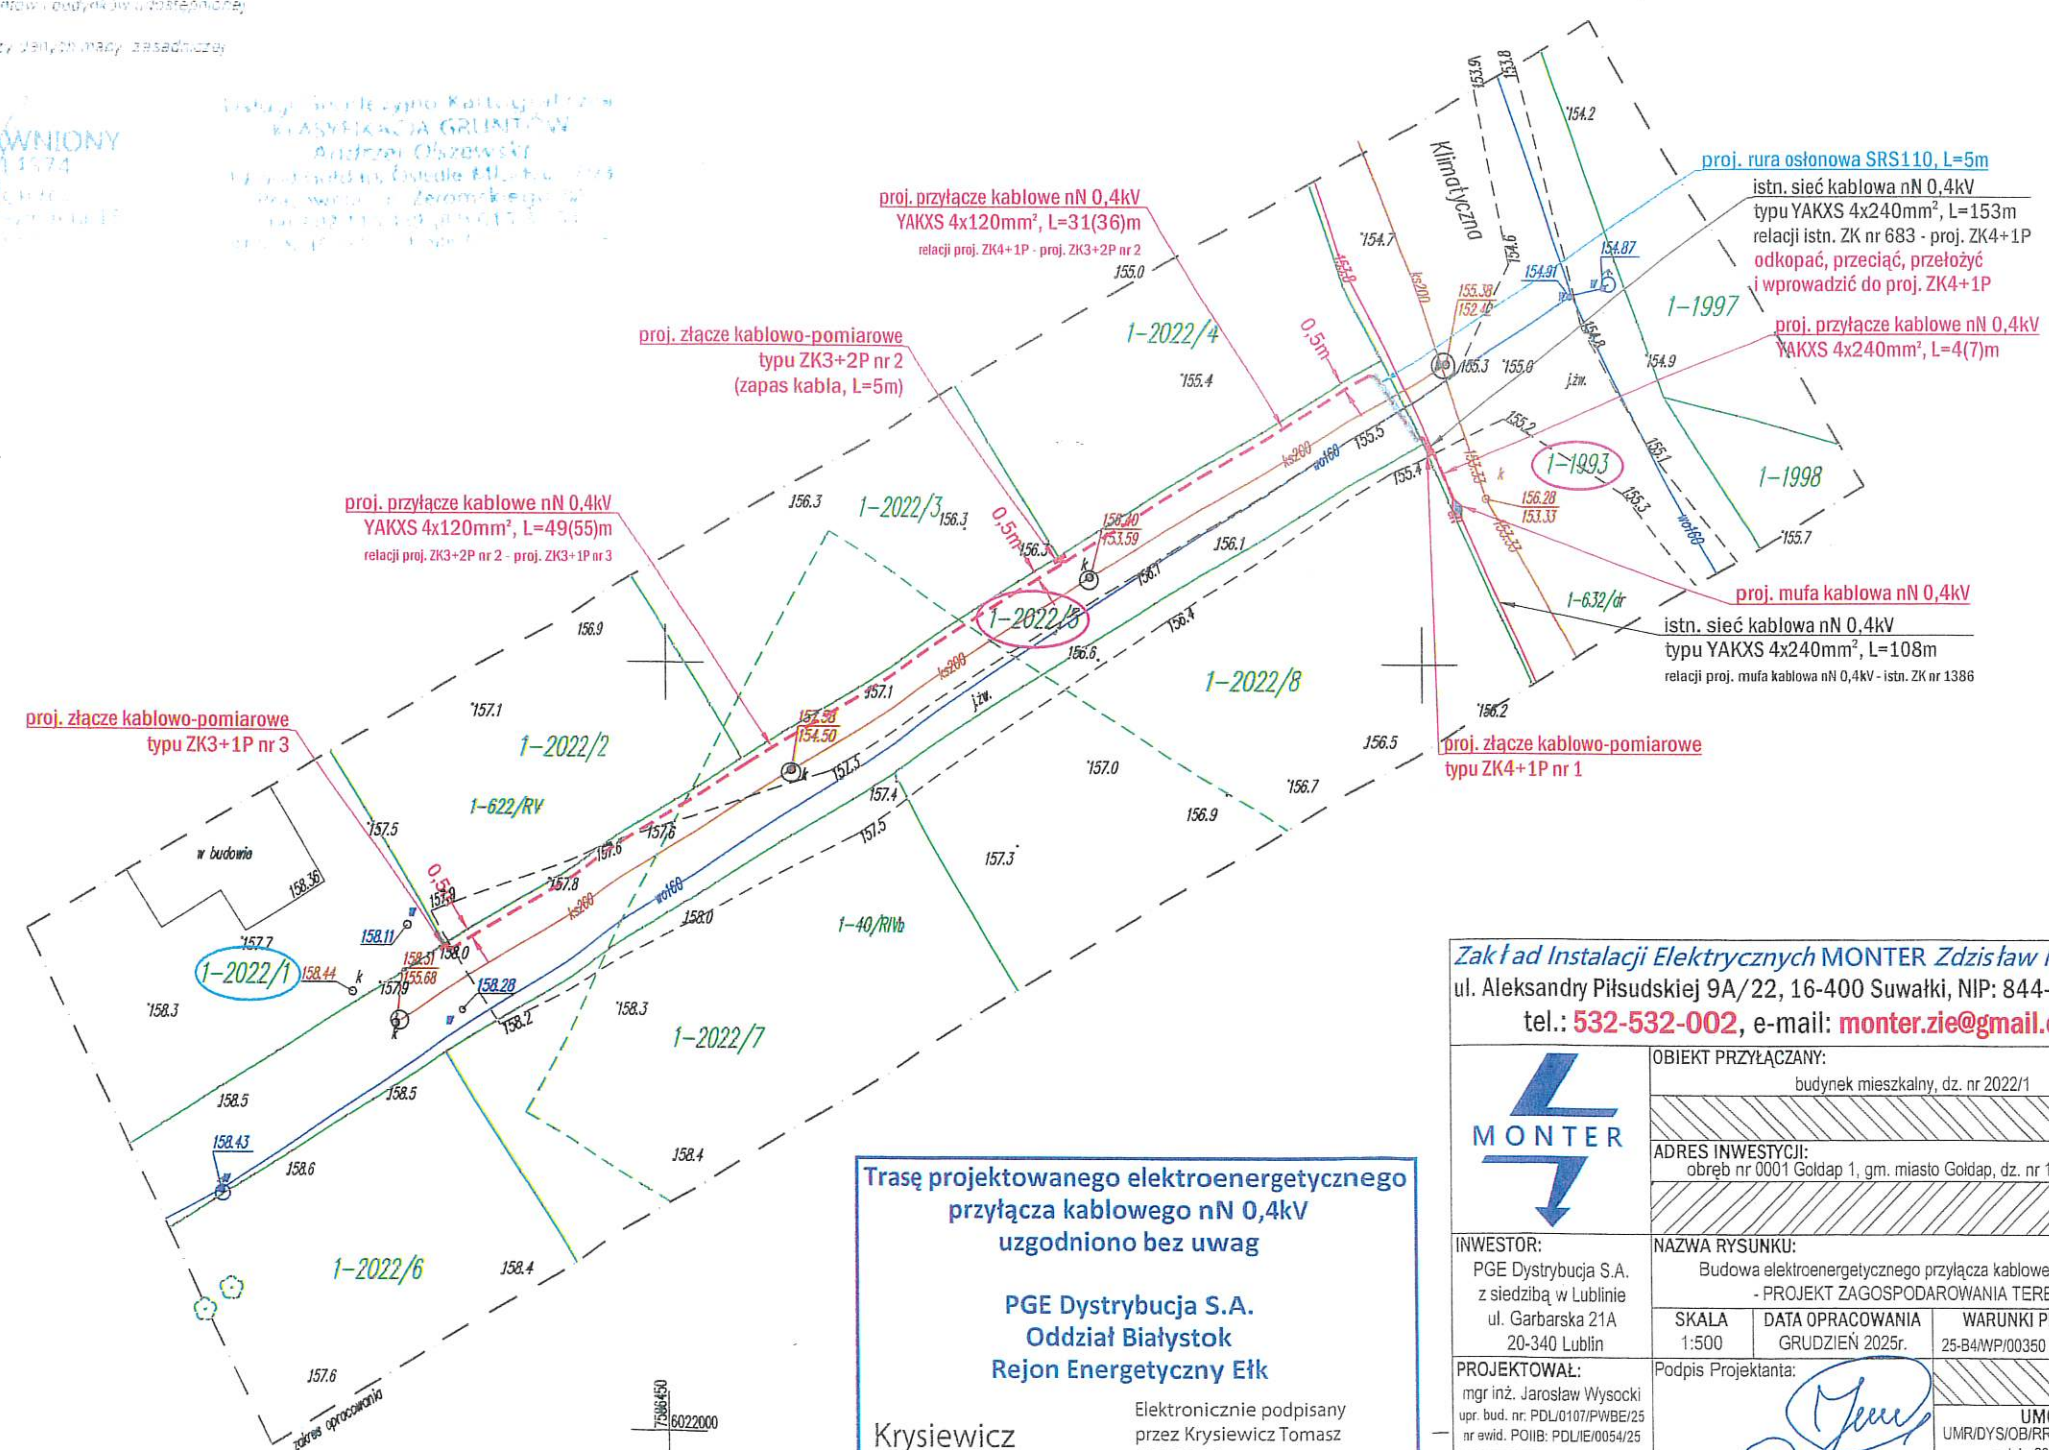

Trasę projektowanego elektroenergetycznego  
przyłącza kablowego nN 0,4kV  
uzgodniono bez uwag

PGE Dystrybucja S.A.  
Oddział Białystok  
Rejon Energetyczny Ełk

Krysiewicz  
Tomasz 11503224

Elektronicznie podpisany  
przez Krysiewicz Tomasz  
11503224  
Data: 2025.12.11 15:01:03  
+01'00'

Zakład Instalacji Elektrycznych MONTER Zdzisław Kornysko  
ul. Aleksandry Piłsudskiej 9A/22, 16-400 Suwałki, NIP: 844-103-65-34  
tel.: 532-532-002, e-mail: monter.zie@gmail.com

|                                                                                                               |                                                                                                                  |                                     |                                                               |
|---------------------------------------------------------------------------------------------------------------|------------------------------------------------------------------------------------------------------------------|-------------------------------------|---------------------------------------------------------------|
|                                                                                                               | OBIEKT PRZYŁĄCZANY:<br>budynek mieszkalny, dz. nr 2022/1                                                         |                                     |                                                               |
|                                                                                                               | ADRES INWESTYCJI:<br>obwód nr 0001 Goldap 1, gm. miasto Goldap, dz. nr 1993, 2022/5                              |                                     |                                                               |
| INWESTOR:<br>PGE Dystrybucja S.A.<br>z siedzibą w Lublinie<br>ul. Garbarska 21A<br>20-340 Lublin              | NAZWA RYSUNKU:<br>Budowa elektroenergetycznego przyłącza kablowego nN 0,4kV<br>- PROJEKT ZAGOSPODAROWANIA TERENU |                                     |                                                               |
| PROJEKTOWAŁ:<br>mgr inż. Jarosław Wysocki<br>upr. bud. nr. PDL/0107/PWBE/25<br>nr ewid. POIIB: PDL/IE/0054/25 | SKALA<br>1:500                                                                                                   | DATA OPRACOWANIA<br>GRUDZIEŃ 2025r. | WARUNKI PRZYŁĄCZENIA<br>25-B4/WP/00360 z dn. 05.02.2025r.     |
| WSPÓŁPRACA:<br>Katarzyna Mroziwicz                                                                            | Podpis Projektanta:                                                                                              | Podpis:                             | UMOWA<br>UMR/DYS/OB/RR/4/13961/2025/WY<br>z dnia 20-10-2025r. |
|                                                                                                               |                                                                                                                  |                                     | BRANŻA<br>IE                                                  |
|                                                                                                               |                                                                                                                  |                                     | RYŚ. NR<br>2                                                  |